


hala 103 2N.P

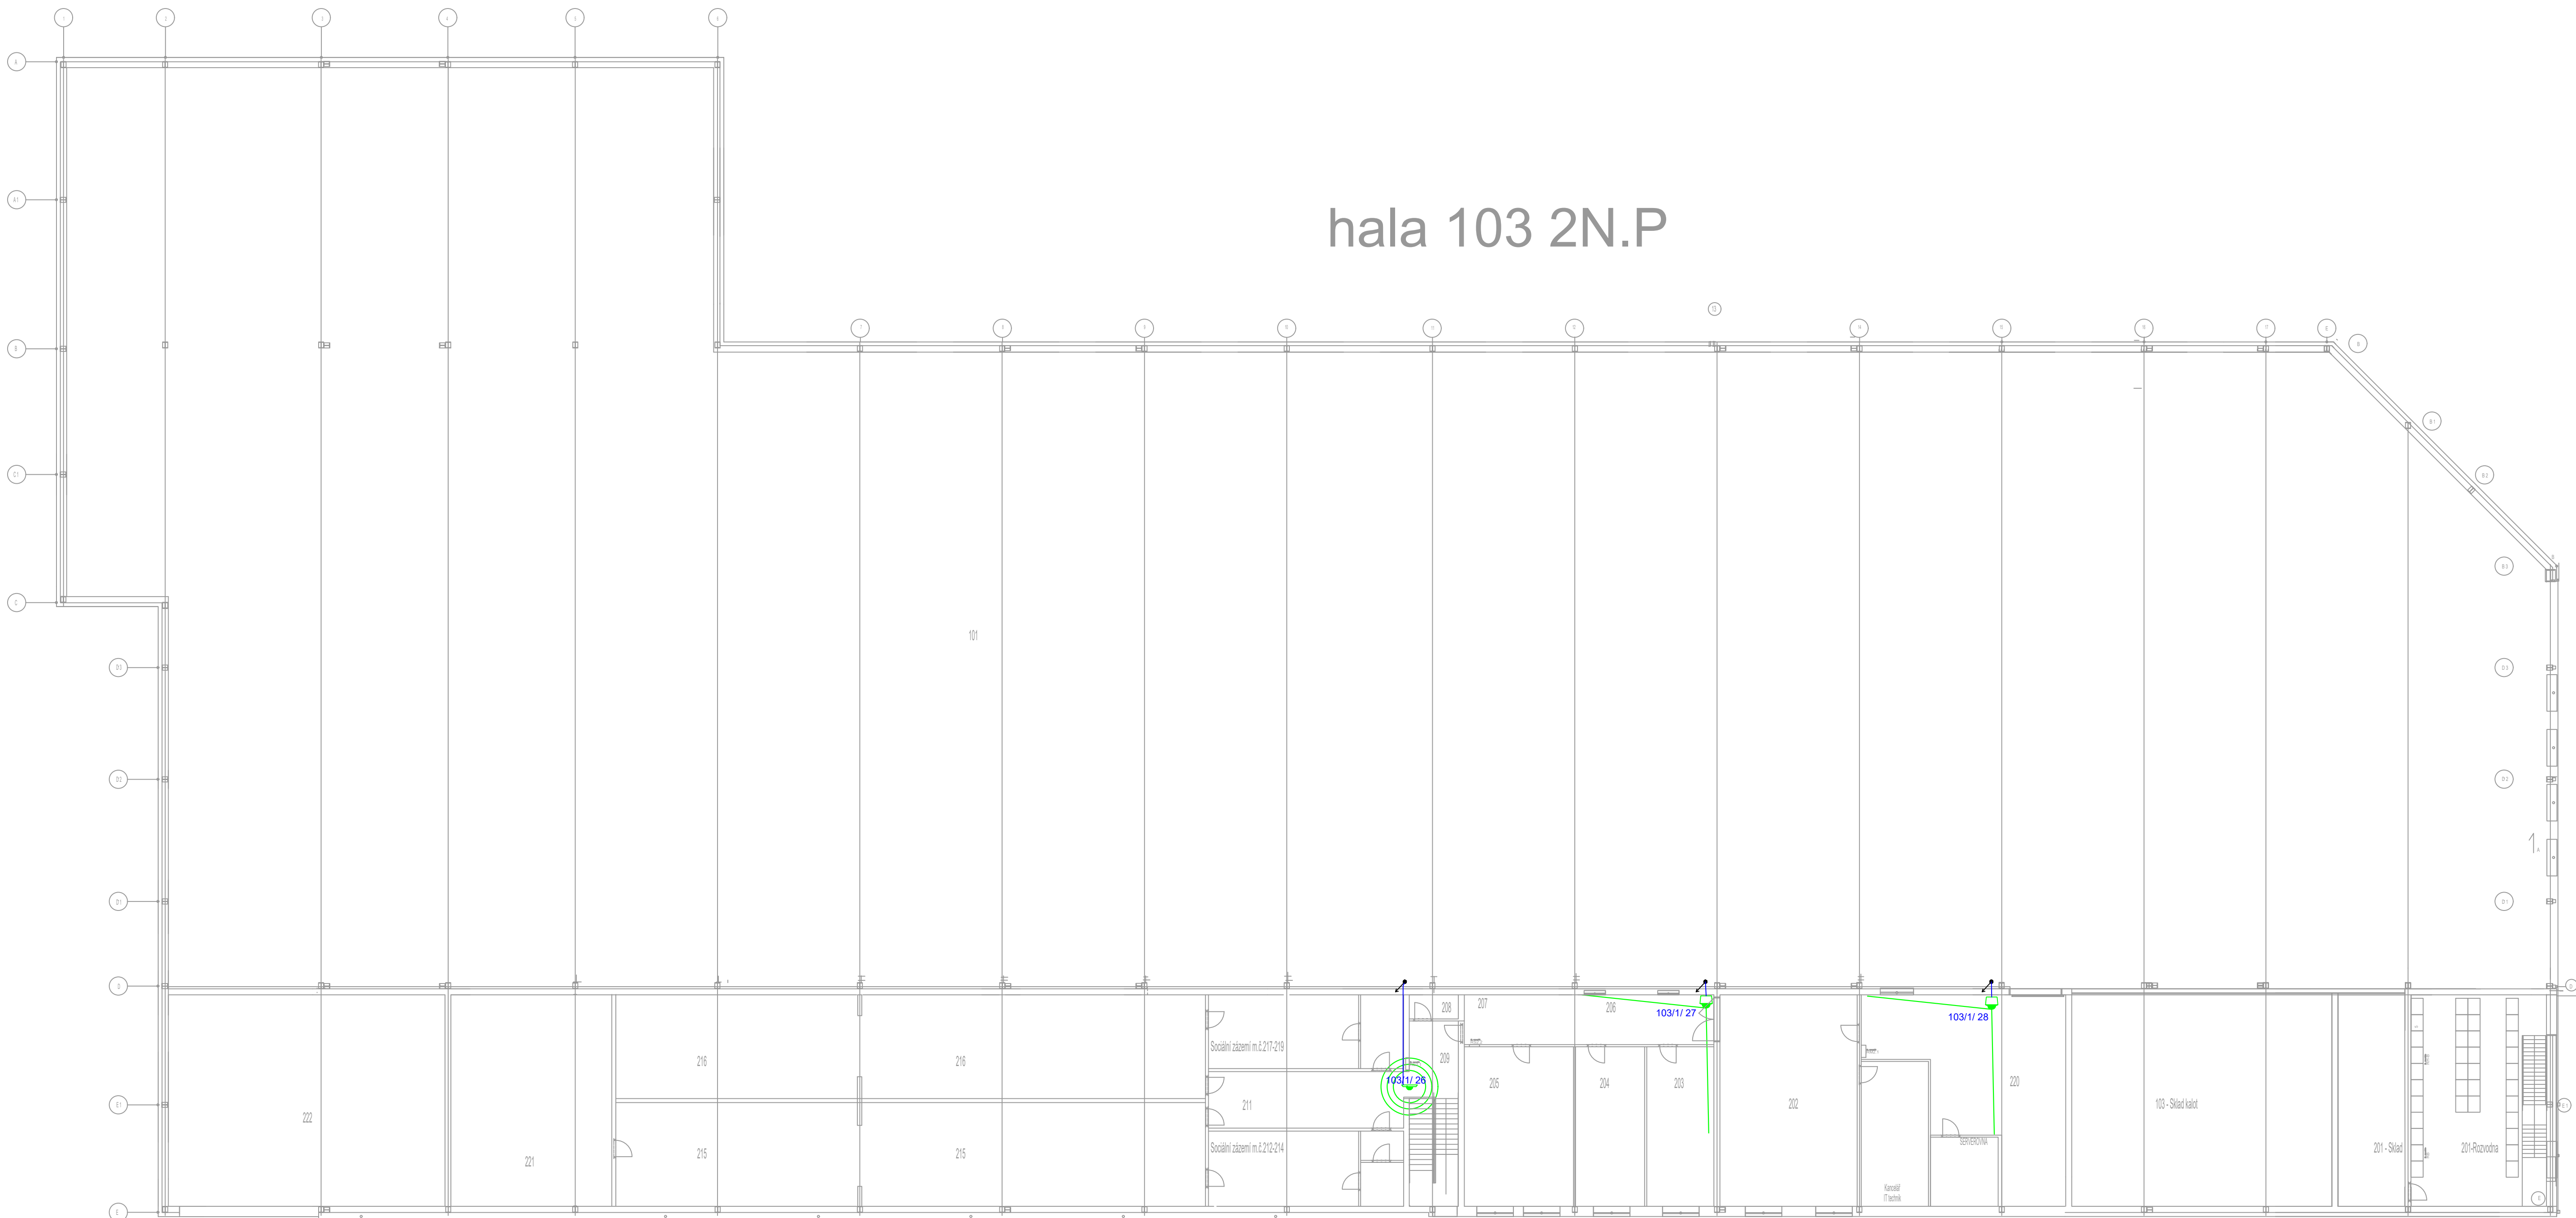

Legenda CCTV:

- IP kamera vnitřní panoramatická 5Mpx, 180°x12,7° PoE
- IP DOME kamera venkovní 5Mpx, objektiv 2,7-13,5mm, motorzoom IR přílivit 40m, PoE
- F/FTP cat.6, LSOH
- Stoupání /klesání vedení

HLAVNÍ PROJEKTANT	VYPRACOVAL	KRESLIL		
	Antonín Schneider	Antonín Schneider		
OBJEDNATEL	Moravia Cans as	DATUM	7/2020	
NÁZEV STAVBY	IP Kamerový systém	FORMÁT	A1	
MÍSTO STAVBY	Tovární 532 Bojkovice 687 71	PROJEKT	DPS	
Obsah	PŮDORYS CCTV 2 N.P hala 103	Měřítko : 1:160	Číslo zakázky	09
			Číslo archivní	